


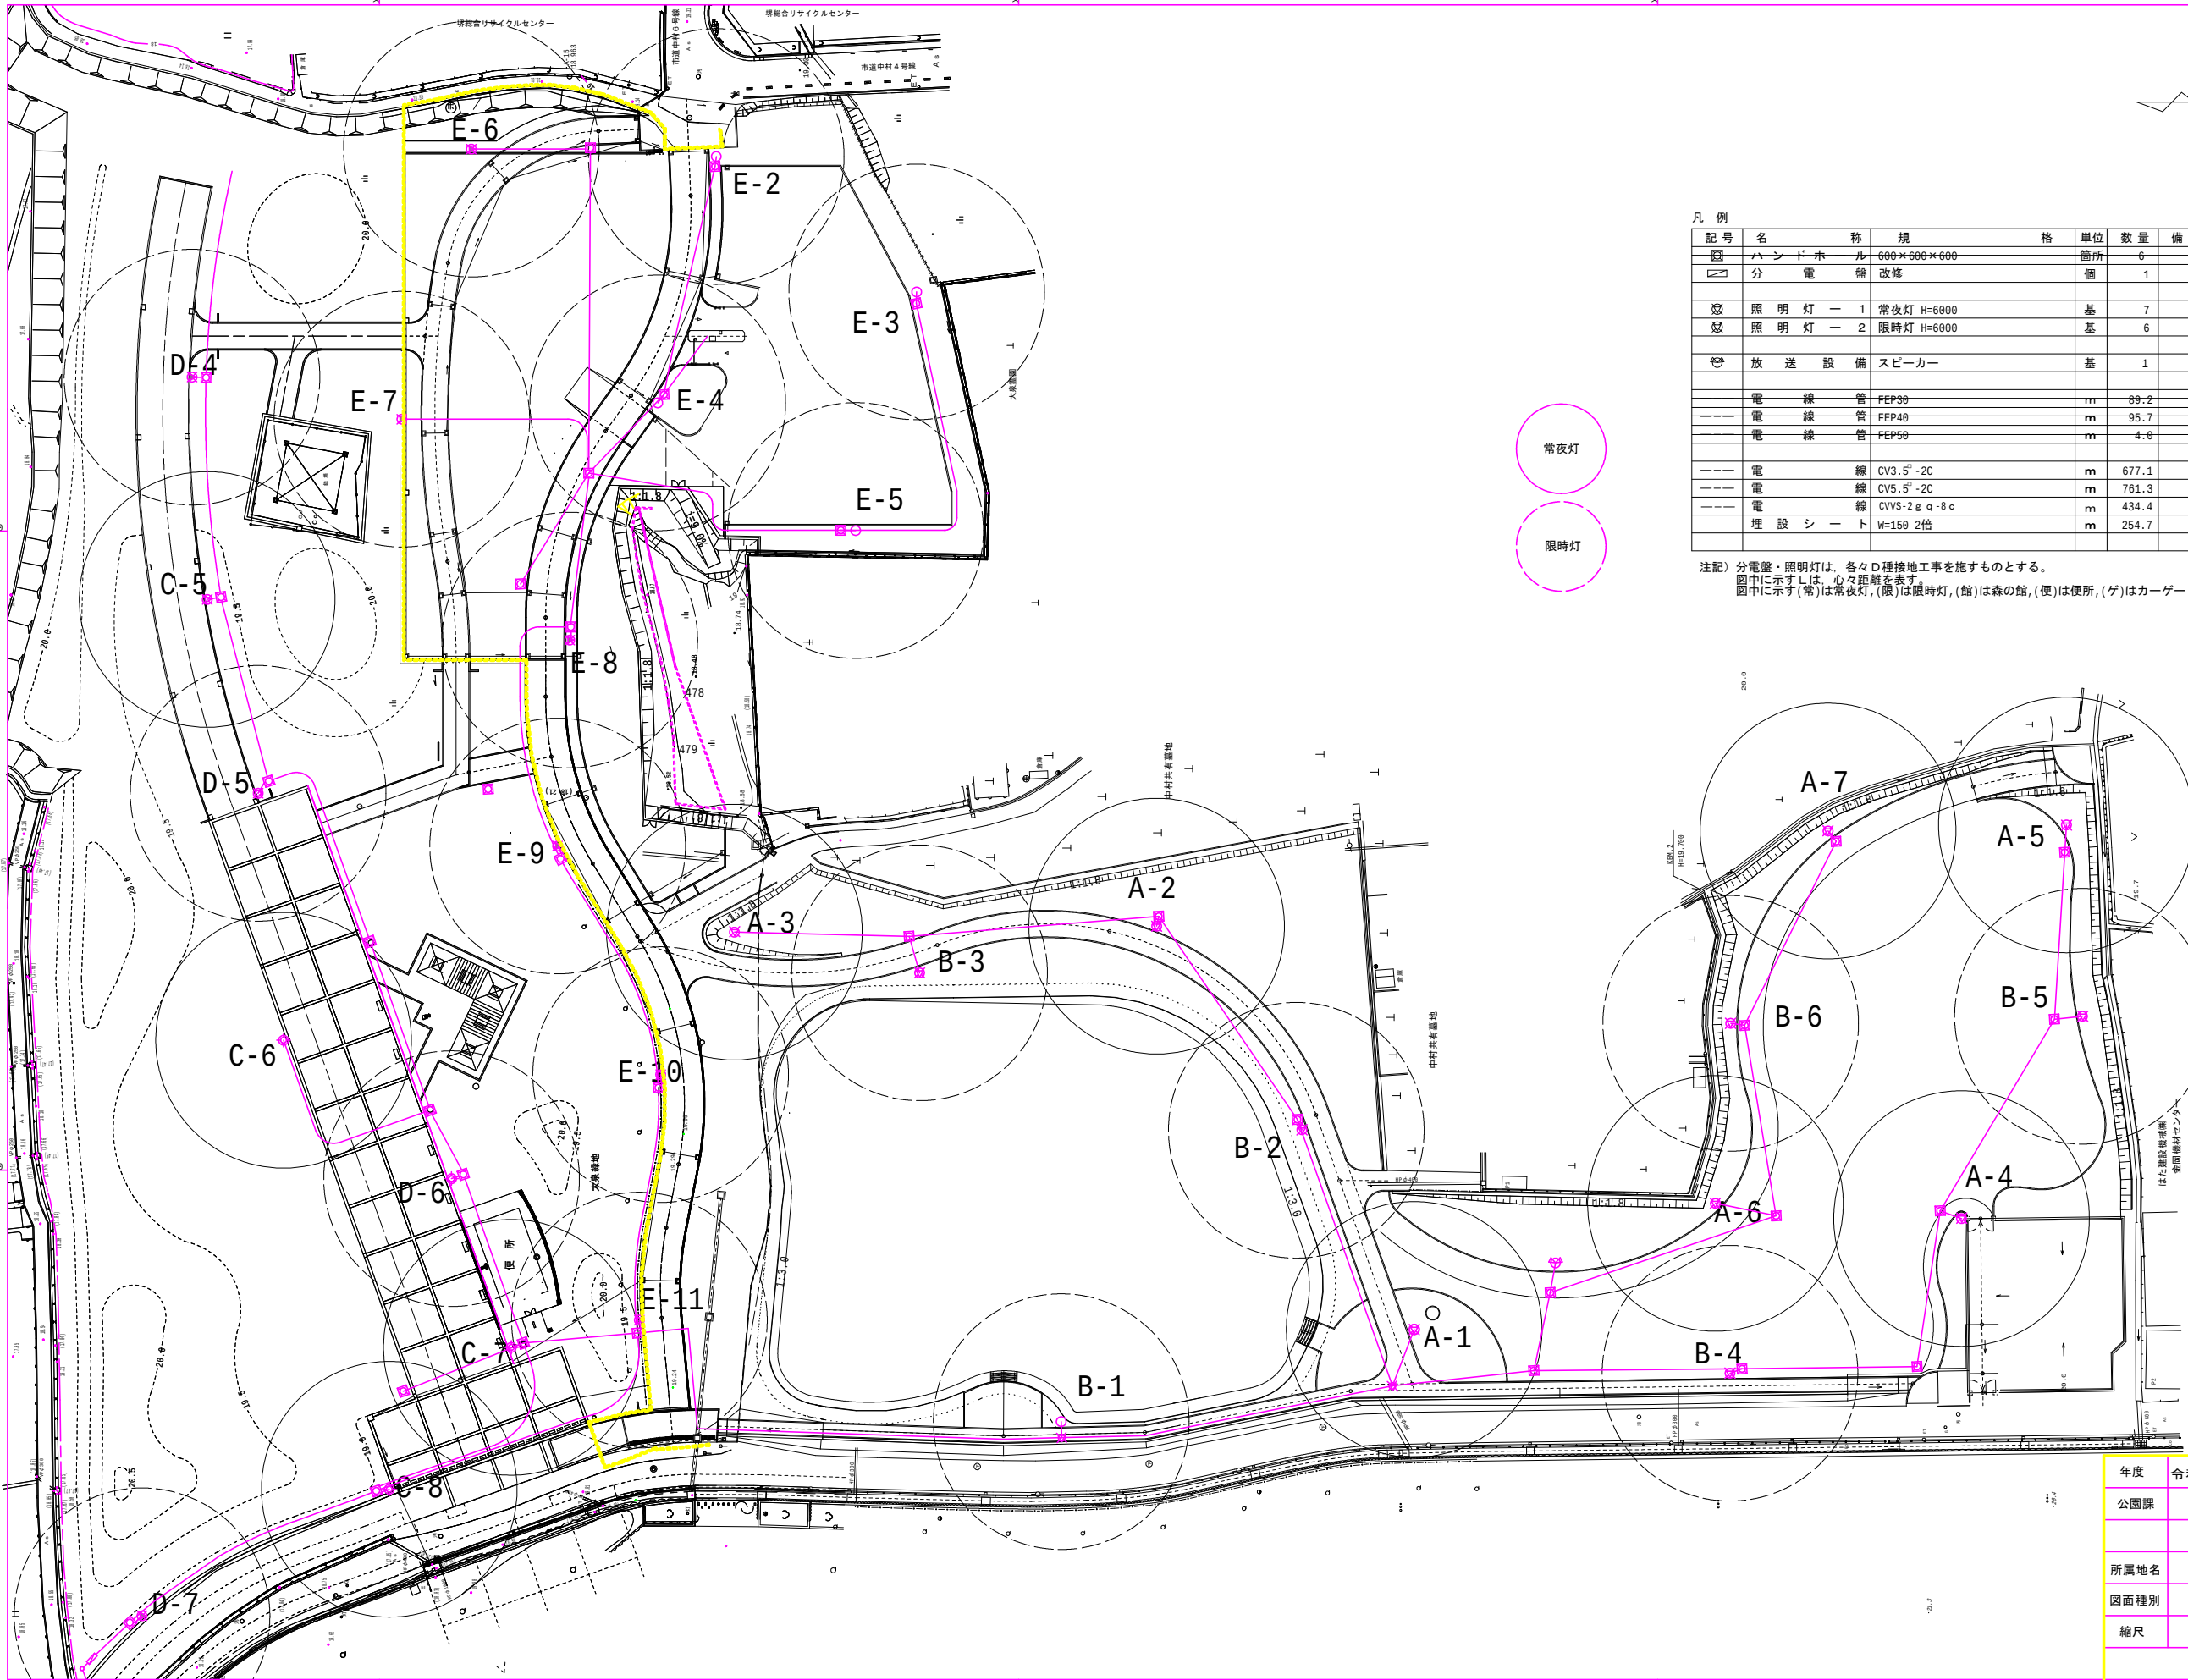

凡 例							
記号	名 称	規 格	単 位	数 量	備 考		
□	パ ン ド ホ ー ル	600×600×600	箇所	6			
□	分 電 盤	改修	個	1			
○	照 明 灯	1 常夜灯 H=6000	基	7			
○	照 明 灯	2 限時灯 H=6000	基	6			
○	放 送 設 備	スピーカー	基	1			
---	電 線 管	FEP30	m	89.2			
---	電 線 管	FEP40	m	95.7			
---	電 線 管	FEP50	m	4.0			
---	電 線	CV3.5 ^φ -2C	m	677.1			
---	電 線	CV5.5 ^φ -2C	m	761.3			
---	電 線	CVVS-2 g q-8 c	m	434.4			
---	埋 設 シ ー ト	W=150 2倍	m	254.7			

注記) 分電盤・照明灯は、各々D種接地工事を施すものとする。
図中に示すは、心々距離を表す。
図中に示す(常)は常夜灯、(限)は限時灯、(館)は森の館、(便)は便所、(ゲ)はカーゲート、(放)は放送設備を表す。

年度	令和5年度～6年度	番号	2-5
公園課	大泉緑地		
	南花田地区施設整備工事 (R5)		
所属地名	堺市北区南花田町地内		
図面種別	園地エリア 電気設備平面図		
縮尺	1/500	作成 年月	令和5年7月
大阪府農土木事務所			