


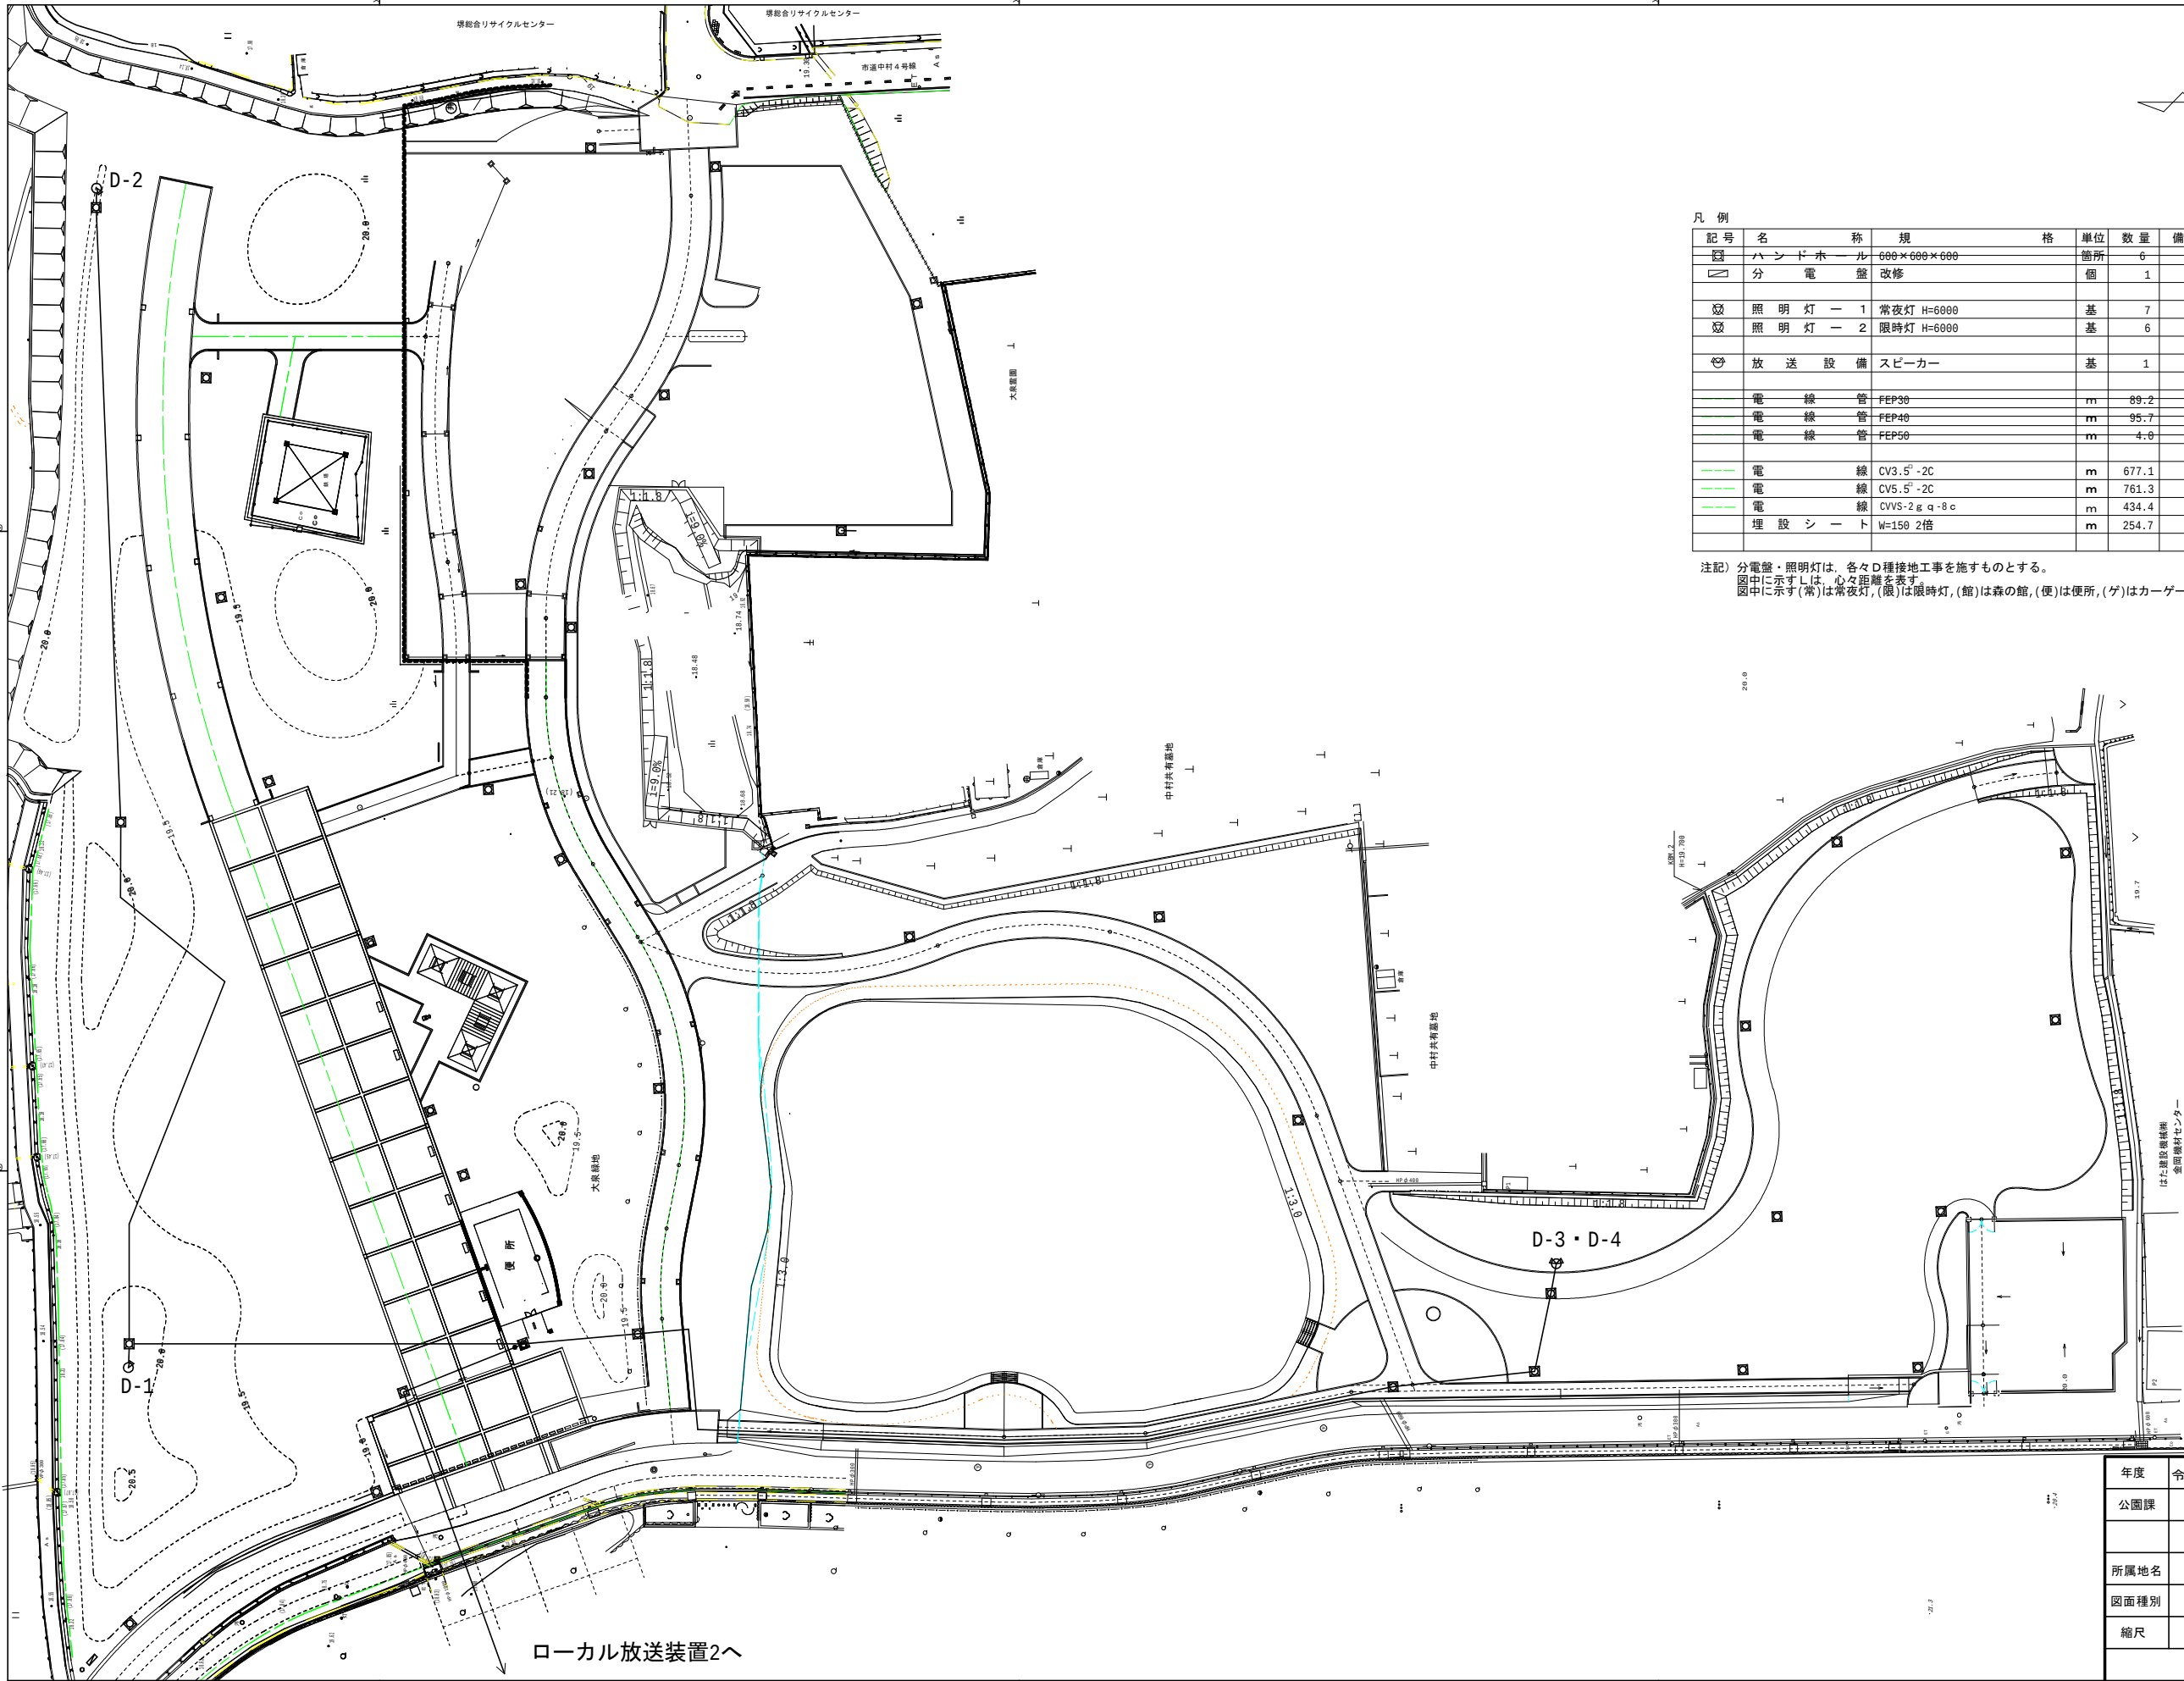

凡 例							
記号	名 称	規 格	単位	数量	備 考		
□	ハ ン ド ホ ー ル	600×600×600	箇所	6			
□	分 電 盤	改修	個	1			
☼	照 明 灯	1 常夜灯 H=6000	基	7			
☼	照 明 灯	2 限時灯 H=6000	基	6			
📻	放 送 設 備	スピーカー	基	1			
—	電 線 管	FEP30	m	89.2			
—	電 線 管	FEP40	m	95.7			
—	電 線 管	FEP50	m	4.0			
—	電 線	CV3.5 ^φ -2C	m	677.1			
—	電 線	CV5.5 ^φ -2C	m	761.3			
—	電 線	CVVS-2 g q・8 c	m	434.4			
—	埋 設 シ ー ト	W=150 2倍	m	254.7			

注記) 分電盤・照明灯は、各々D種接地工事を施すものとする。
図中に示すしは、心々距離を表す。
図中に示す(常)は常夜灯,(限)は限時灯,(館)は森の館,(便)は便所,(ゲ)はカーゲート,(放)は放送設備を表す。

年度	令和5年度～6年度	番号	2-5
公園課	大泉緑地		
	南花田地区施設整備工事 (R5)		
所属地名	堺市北区南花田町地内		
図面種別	園地エリア 電気設備平面図		
縮尺	1/500	作成 年月	令和5年7月
大阪府風土木事務所			